


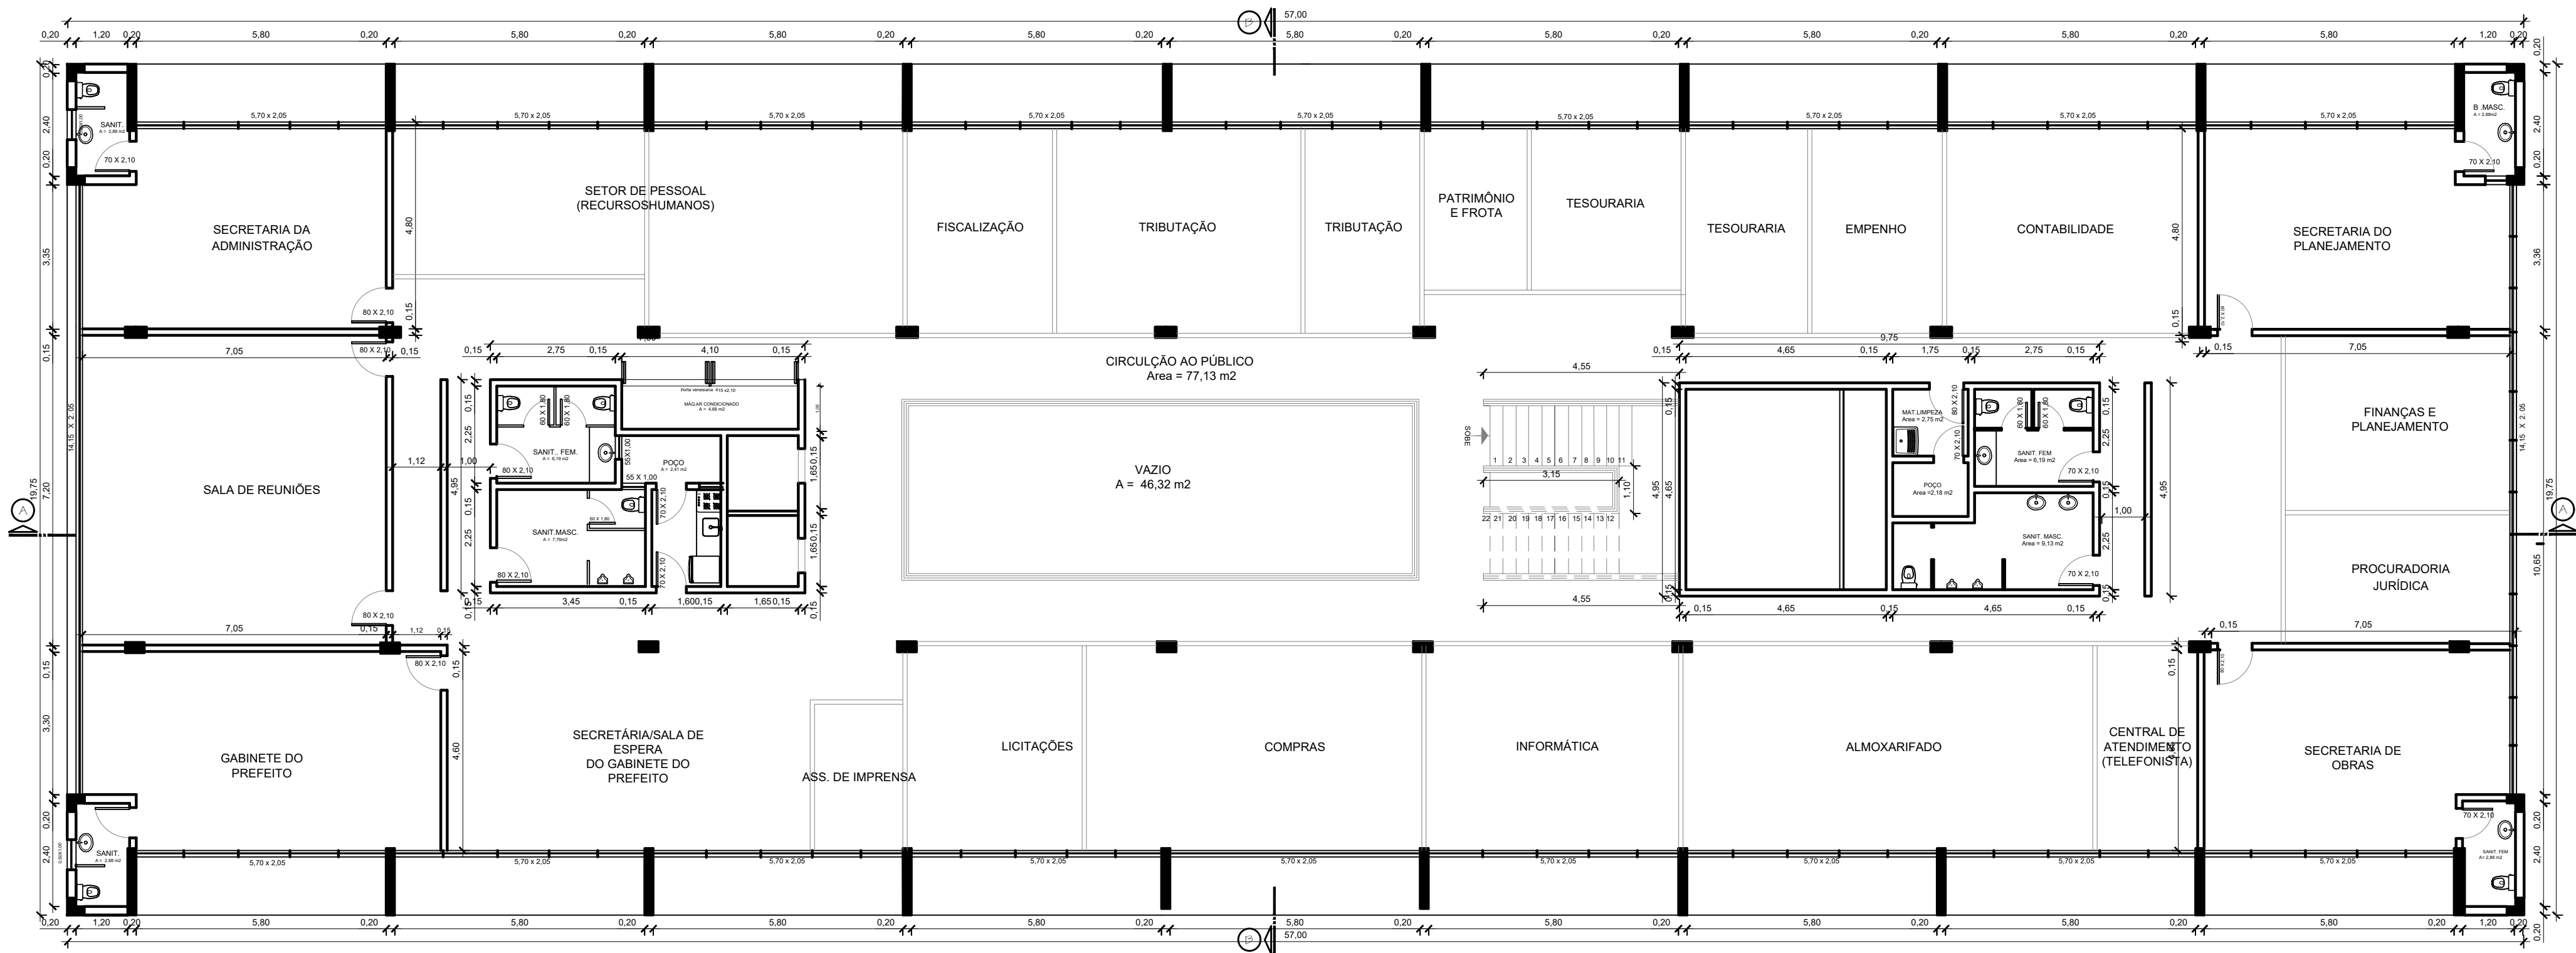

PLANTA BAIXA 1º PAV.  
SITUAÇÃO ATUAL  
ESCALA: 1/100



REPÚBLICA FEDERATIVA DO BRASIL  
ESTADO DO RIO GRANDE DO SUL  
PREFEITURA MUNICIPAL DE SOBRADINHO



OBRA: PROJETO DE RETROFIT DA PREFEITURA MUNICIPAL DE SOBRADINHO

LOCAL: RUA GENERAL OSÓRIO, nº 200 - BAIRRO CENTRO - SOBRADINHO - RS

PREFEITURA MUNICIPAL DE SOBRADINHO:

LUIZ AFFONSO  
TREVISAN:3537038607  
2

Assinado de forma digital por LUIZ  
AFFONSO TREVISAN:35370386072  
Dados: 2026.09.28 15:39:13 -03'00'

LUIZ AFFONSO TREVISAN - PREFEITO MUNICIPAL

RESP. PROJETO:

Documento assinado digitalmente  
MARCIO VENDRUSCOLLO  
Data: 27/09/2026 15:48:12 -0300  
Verifique em <https://validar.rfi.gov.br>

MARCIO VENDRUSCOLLO - ENGENHEIRO CIVIL CREA RS 231.821

DESCRIÇÃO:

PLANTA BAIXA 1º PAVIMENTO

ÁREA TOTAL:

2819,96m²

ESCALA:

INDICADA

DESENHO:

MARCIO

DATA:

OUT  
2026

PRANCHA:

03/15